
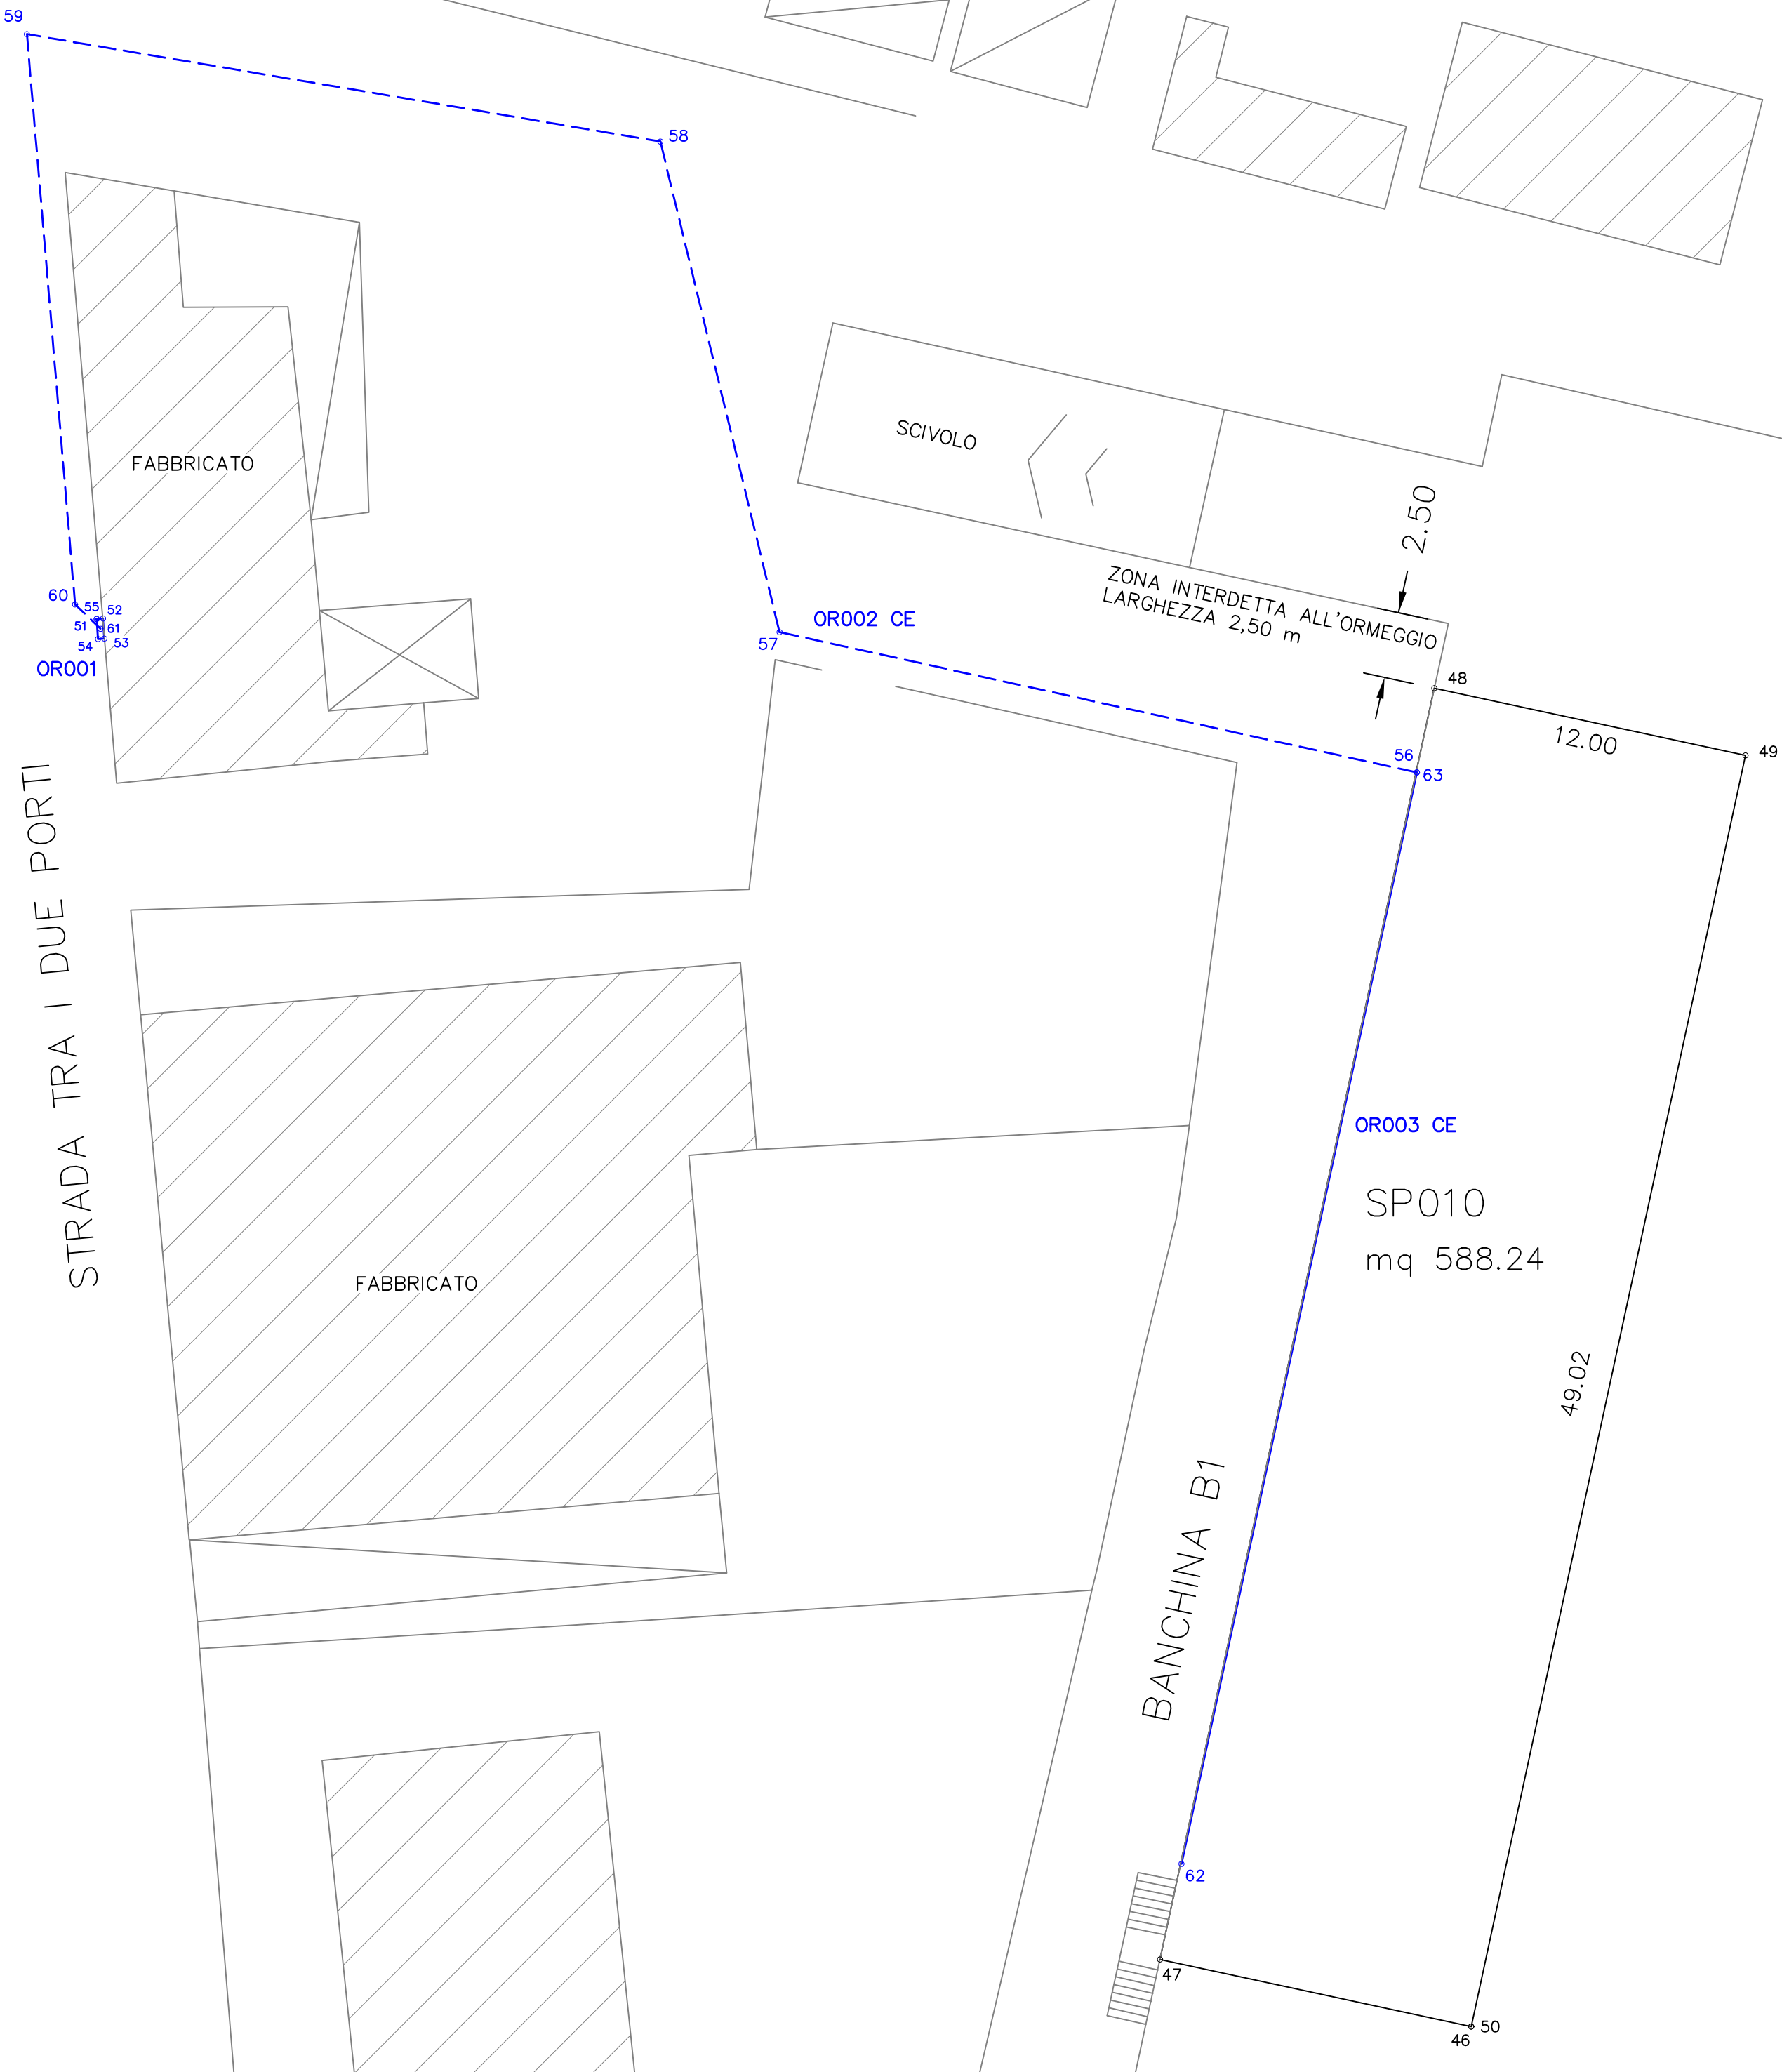
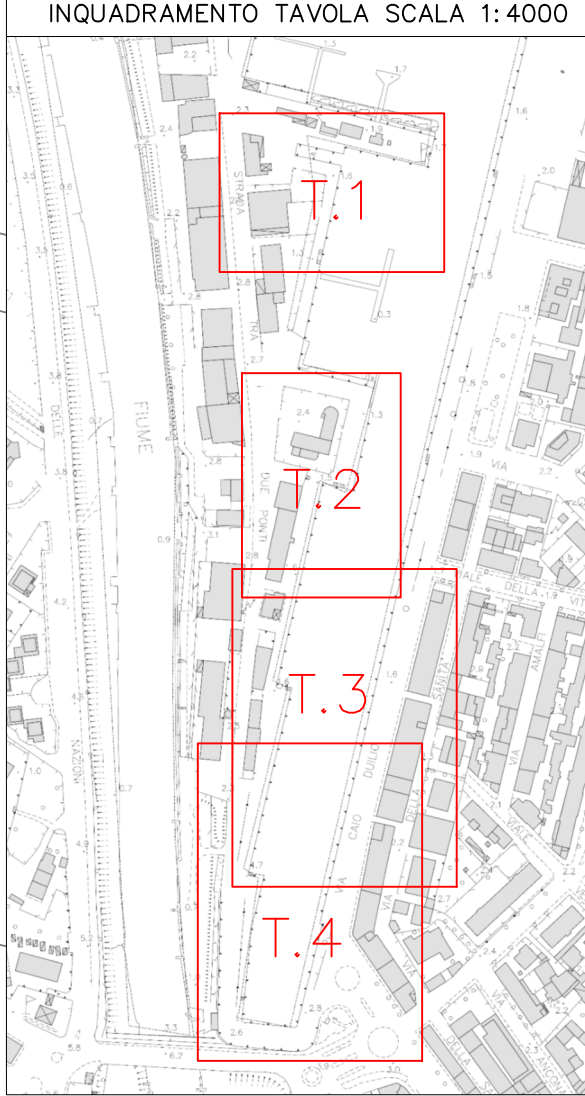


LEGENDA:

- Impianto idrico
- Impianto idrico interrato

		STUDIO TECNICO ASSOCIATO	Geom. Alessandro D'Angeli Geom. Enrico D'Angeli	EDILIZIA ESTIMO TOPOGRAFIA
Comune di Pesaro				
IL TECNICO	Geom. Enrico D'Angeli - mail: enrico.studiodangeli@gmail.com Via Cassi n. 41 - 61121 Pesaro (PU) - Tel. 0721 33947 pec: enrico.dangeli@geopec.it			Aggiorn.
PRATICA:	Modello D1 - id 288012			Data:
UBICAZIONE:	Porto di Pesaro, Strada tra i due Porti			07/2026
DATI CATASTALI	Foglio n. 19 di Pesaro			SCALA: 1:200
RICHIEDENTE CONCESSIONE:	LEGA NAVALE ITALIANA - SEZIONE DI PESARO c.f. 92001210415			N. TAVOLA
OGGETTO:	Elaborato grafico specchio acqueo e impianto idrico banchina B1			1

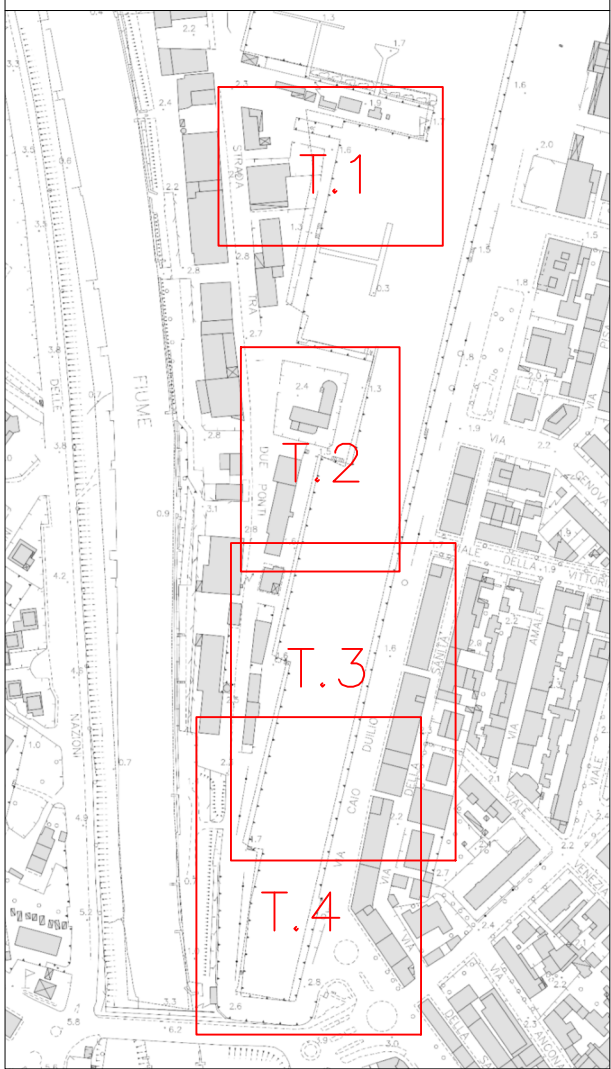

STRADA TRA I DUE PORTI

SEDE LNI - PESARO

BANCHINA C1 "PAGNINI ROMOLO"

SP009
mq 619.93

PORTO




SCALA 1:200



LEGENDA:

- Impianto idrico
- Impianto idrico interrato
- Impianto elettrico interrato

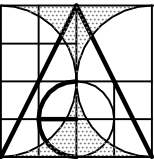


STUDIO TECNICO
ASSOCIATO

Geom. Alessandro D'Angeli
Geom. Enrico D'Angeli

EDILIZIA
ESTIMO
TOPOGRAFIA

Comune di Pesaro

IL TECNICO	Geom. Enrico D'Angeli - mail: enrico.studiodangeli@gmail.com Via Cassi n. 41 - 61121 Pesaro (PU) - Tel. 0721 33947 pec: enrico.dangeli@geopec.it	Aggiorn.
PRATICA:	Modello D1 - id 288012	Data:
UBICAZIONE:	Porto di Pesaro, Strada tra i due Porti civ.20	07/2026
DATI CATASTALI	Foglio n. 19 di Pesaro	SCALA: 1:200
RICHIEDENTE CONCESSIONE:	LEGA NAVALE ITALIANA - SEZIONE DI PESARO c.f. 92001210415	N. TAVOLA
OGGETTO:	Elaborato grafico specchio acqueo e impianti banchina C1	2

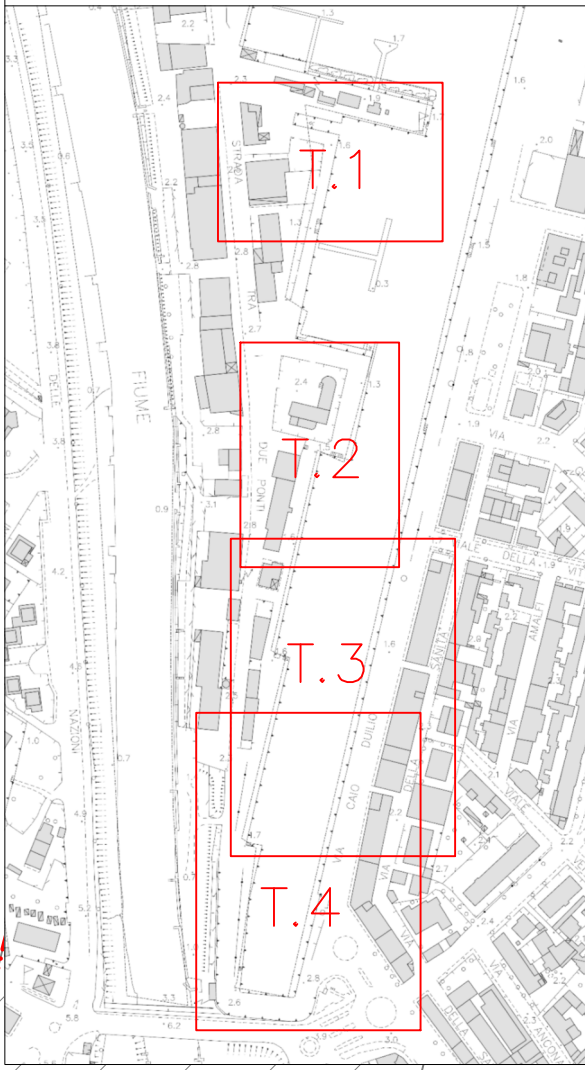

CALATA CAIO DUILIO


BANCHINA D "Filippini Maria"

CALATA CAIO DUILIO

STRADA TRA I DUE PORTI


BANCHINA C2 "PESCATORI"


PORTO

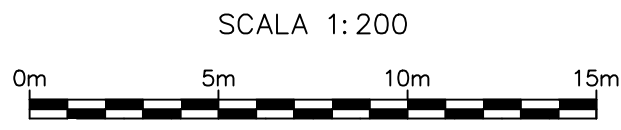

LEGENDA:
— Impianto idrico
- - - Impianto idrico interrato
- - - Impianto elettrico interrato

	STUDIO TECNICO ASSOCIATO	Geom. Alessandro D'Angeli Geom. Enrico D'Angeli	EDILIZIA ESTIMO TOPOGRAFIA
	Comune di Pesaro		
	IL TECNICO	Geom. Enrico D'Angeli - mail: enrico.studiodangeli@gmail.com Via Cassi n. 41 - 61121 Pesaro (PU) - Tel. 0721 33947 pec: enrico.dangeli@geopec.it	Aggiorn.
	PRATICA:	Modello D1 - id 288012	Data:
	UBICAZIONE:	Porto di Pesaro, Strada tra i due Porti - Calata Caio Duilio	07/2026
	DATI CATASTALI	Foglio n. 19 di Pesaro	SCALA: 1:200
	RICHIEDENTE CONCESSIONE:	LEGA NAVALE ITALIANA - SEZIONE DI PESARO c.f. 92001210415	N. TAVOLA
	OGGETTO:	Elaborato grafico specchi acquei e impianti banchina C2 - D	3

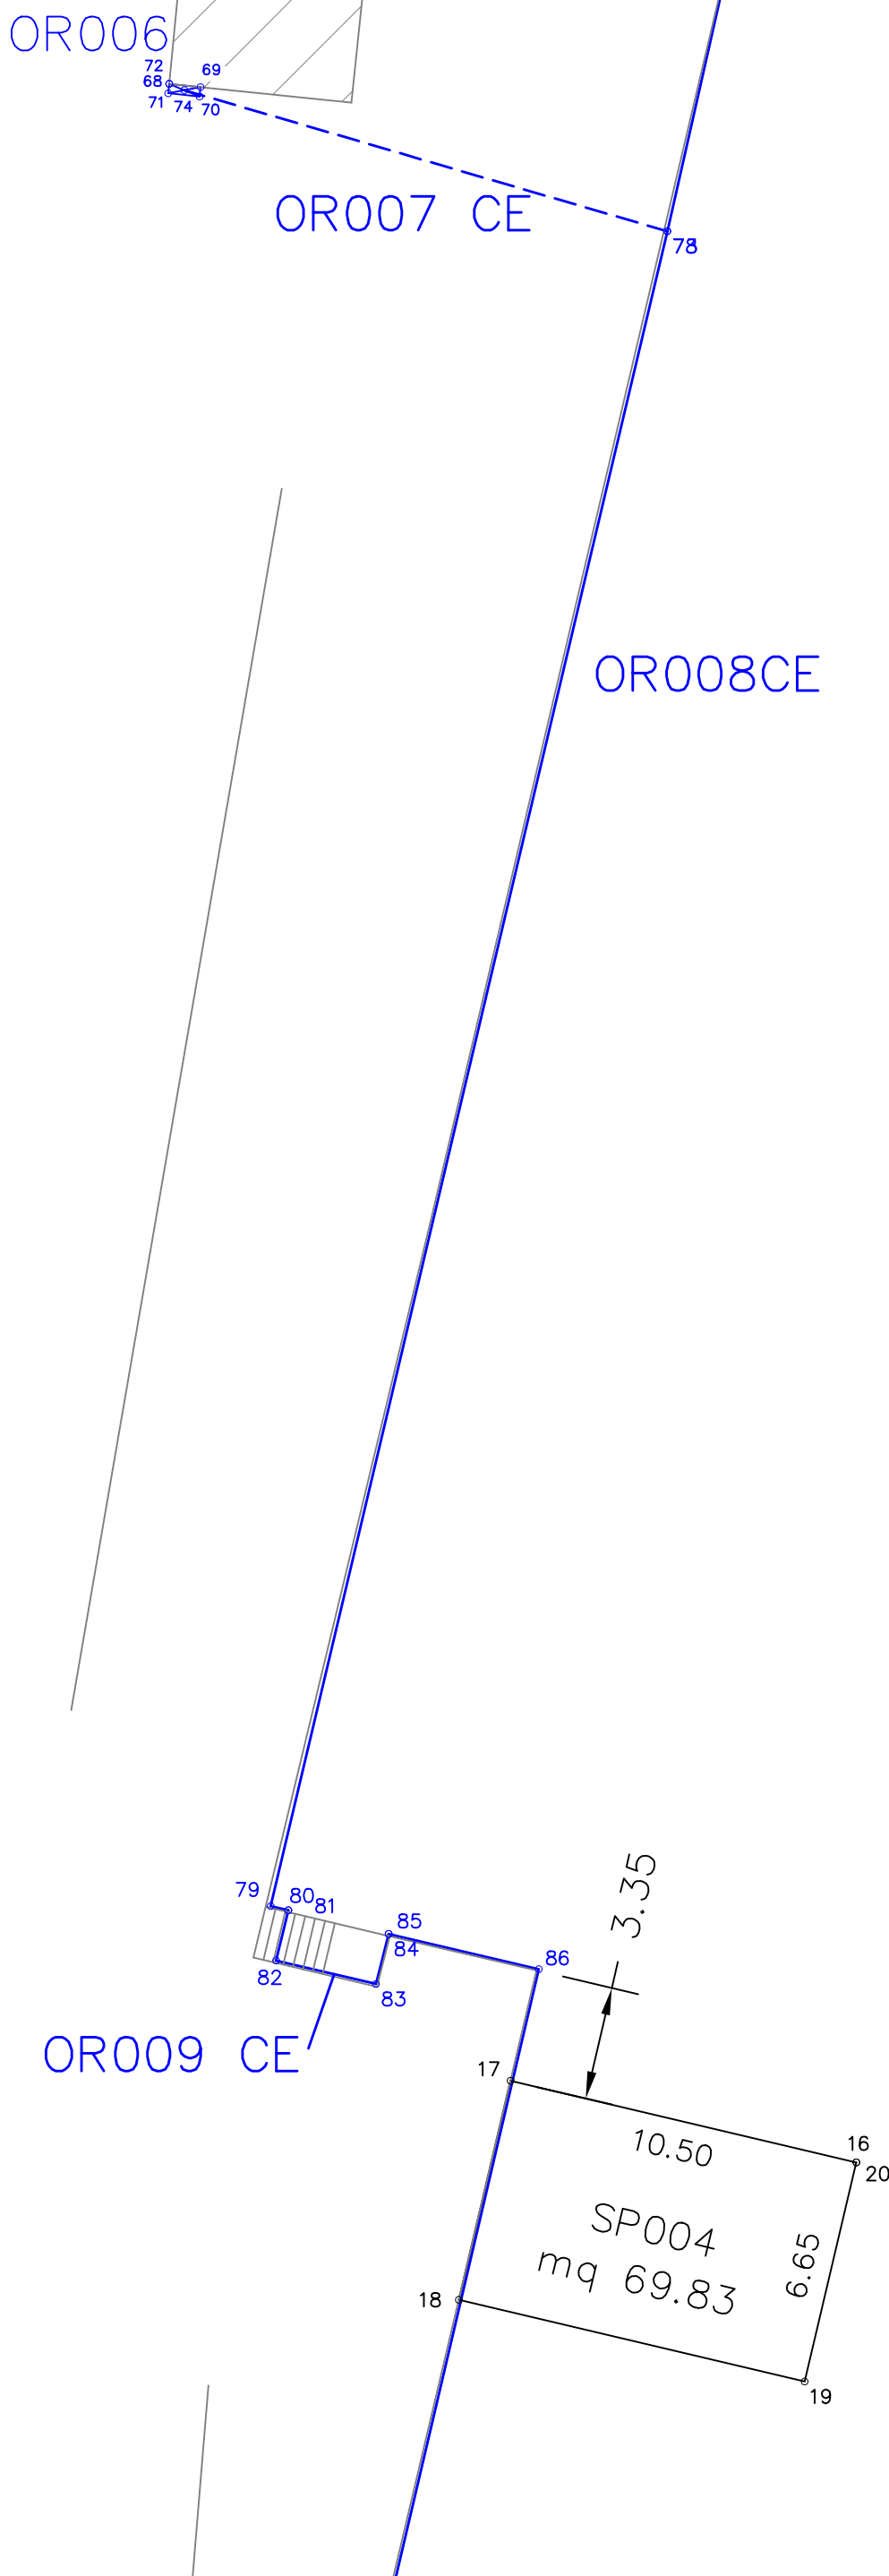

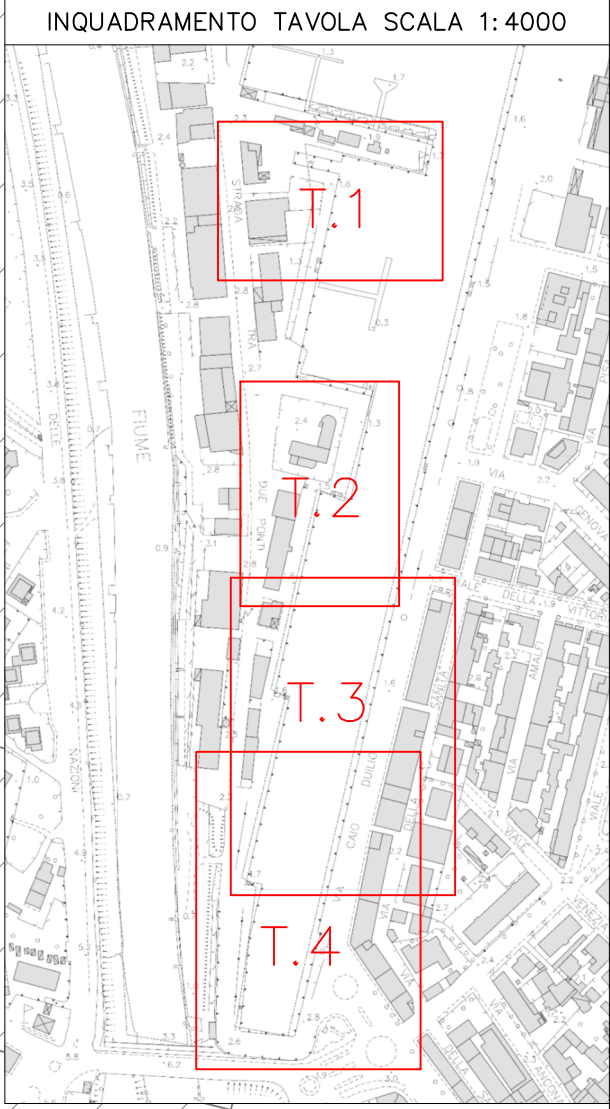

STRADA TRA I DUE PORTI

BANCHINA C3 "EL CHIUSOTTI"

BANCHINA C2

BANCHINA D "Filippini"

CALATA CAIO DULLIO

BANCHINA D "Le Velaie"

OR006

OR007 CE

OR008CE

OR009 CE

OR010 CE


OR010 CE

SP004
mq 69.83

SP003
mq 95.87

SP002
mq 54.60

SP001
mq 39.90

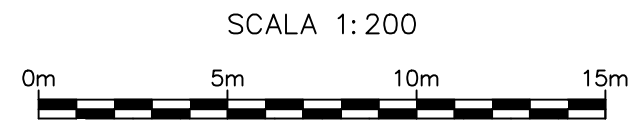

- LEGENDA:
- Impianto idrico
 - Impianto idrico interrato
 - Impianto elettrico interrato

	STUDIO TECNICO ASSOCIATO	Geom. Alessandro D'Angeli Geom. Enrico D'Angeli	EDILIZIA ESTIMO TOPOGRAFIA
	Comune di Pesaro		
IL TECNICO	Geom. Enrico D'Angeli - mail: enrico.studiodangeli@gmail.com Via Cassi n. 41 - 61121 Pesaro (PU) - Tel. 0721 33947 pec: enrico.dangeli@geopec.it		Aggiorn.
PRATICA:	Modello D1 - id 288012		Data:
UBICAZIONE:	Porto di Pesaro, Strada tra i due Porti - Calata Caio Dullio		07/2026
DATI CATASTALI	Foglio n. 19 di Pesaro		SCALA: 1:200
RICHIEDENTE CONCESSIONE:	LEGA NAVALE ITALIANA - SEZIONE DI PESARO c.f. 92001210415		N. TAVOLA
OGGETTO:	Elaborato grafico specchi acquei e impianti banchina C3 - D		4